

記 載 例

様式第 1 4 号 (第 1 5 条関係)

物 件 設 置 許 可 申 請 書

令和〇〇年〇〇月〇〇日

鹿沼市下水道事業

鹿沼市長 宛

申請者氏名 鹿沼 いち子
(使用者)

印

鹿沼市下水道条例第 2 8 条の規定により関係図面を添えて申請します。

申 請 者 (用 者)	住 所	鹿沼市千手町0000-0		
	氏 名	鹿沼 いち子	電 話	0289 (65) 0000
指定工事店	住 所	鹿沼市今宮町0000-00	電 話	0289 (65) 0000
	氏 名	(株)げすい 代表取締役 下水 清		
物 件 の 設 置 場 所		鹿沼市千手町0000-0		
物 件 の 設 置 目 的		新築に伴う公共樹の移設、及び公共下水道への接続		
物件の名称及び構造		公共樹 V U Φ200 H=〇.〇m 1個所 取付管 V U Φ150 L=〇.〇m 1個所		
物 件 の 設 置 面 積		〇.〇㎡(長さ 〇.〇m・幅 〇.〇 m)		
設置期間		令和 年 月 日から 令和〇〇年△△月××日まで 年 月間		
書 類		1 施設又は工作物その他の物件を設ける場所を示した平面図 2 物件の配置及び構造を表示した図面		

例のように何を
設置（撤去）するのか、
口径・数量などを記載

特に設置期間の指定がない場合：始期は「許可日」から、終期は「当該施設の廃止日」までと記載。


申請者と土地所有者が異なる場合は同意書も添付する。

※ チェック欄 当該欄は記入しないこと。


第	負 担 区	備 考
受益者負担金	済 ・ 未	
納付書送付日	年 月 日	
負担金納入確認	年 月 日	

※古いものを撤去し、新しいものを設置する場合は「設置」と記載の箇所を「設置・撤去」と変更し、撤去のみを行う場合は「設置」と記載の箇所を「撤去」と変更し当申請書を使用すること。

位置図 縮尺:FREE


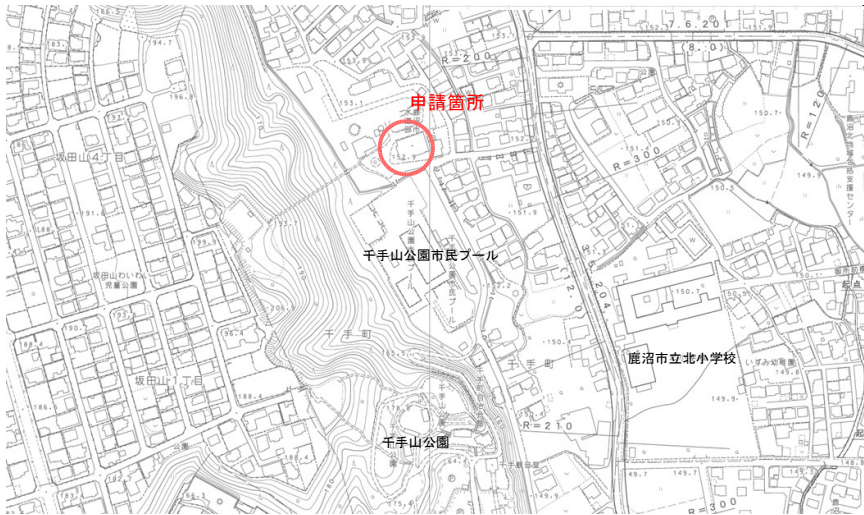


横断図 s=1:50


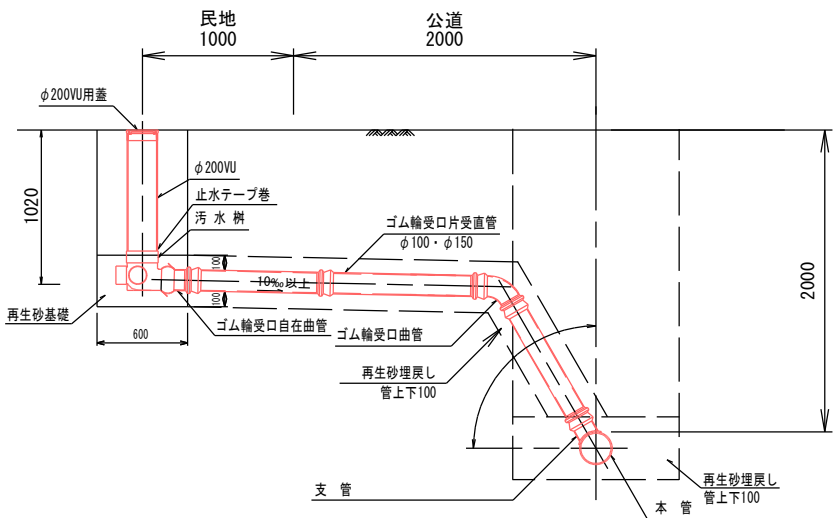


作成例

 平面図 s=1:250

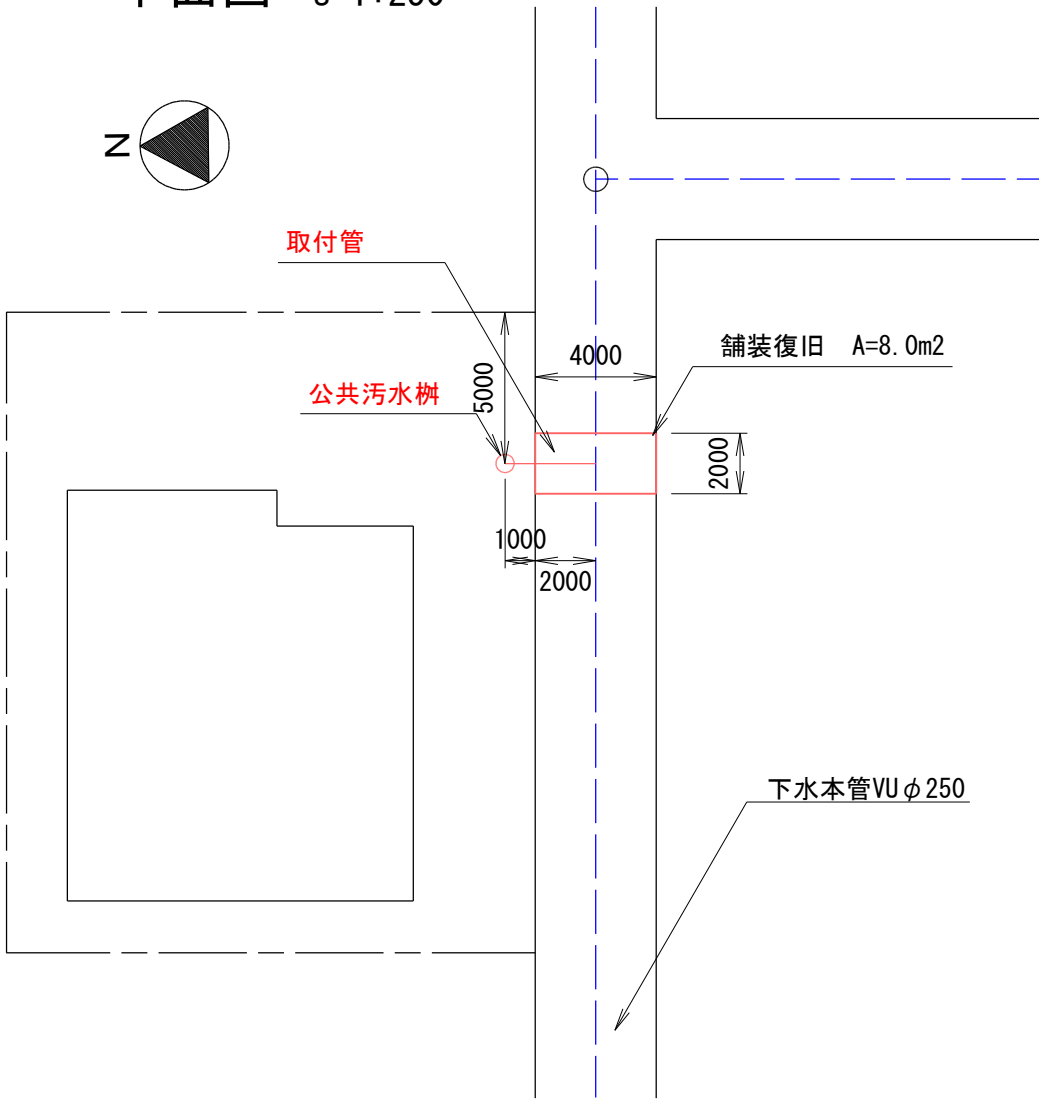

舗装復旧図 s=1:50

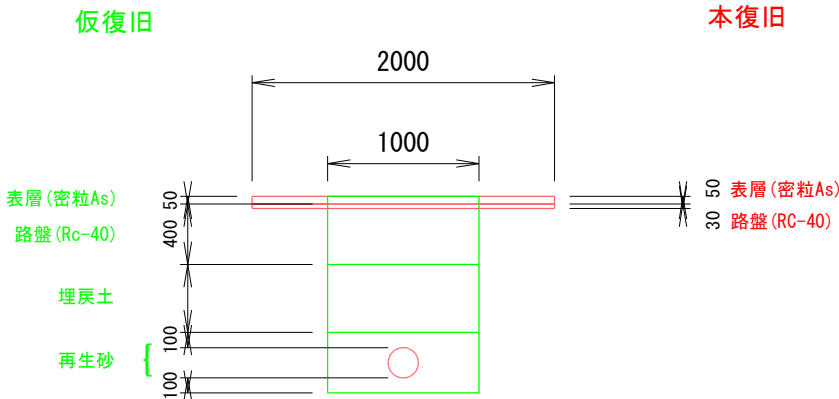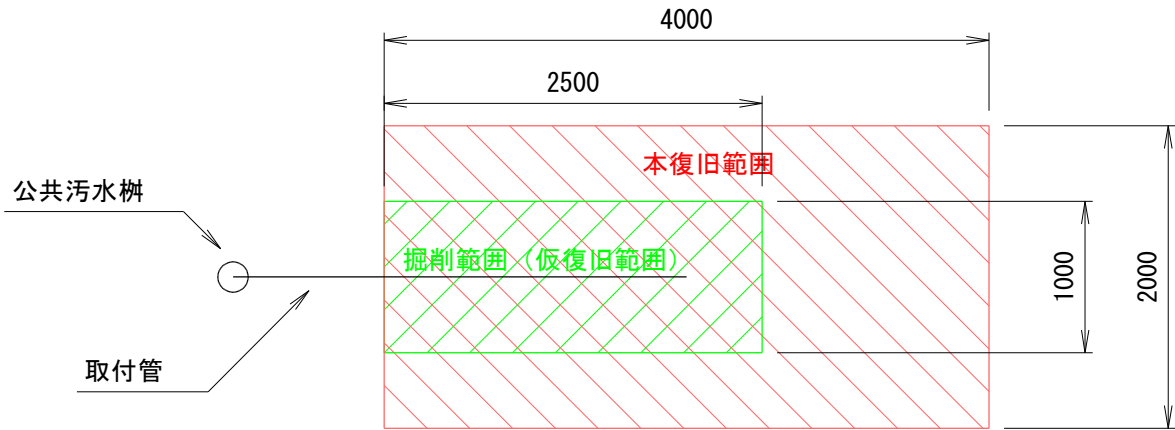

工事名	鹿沼いち子宅公共汚水樹及び取付管設置工事		
図面名	位置図、平面図、横断図、舗装復旧図		
工事箇所	鹿沼市千手町0000-00		
縮尺	図示	図面番号	1 / 1
会社名	株式会社げすい		
作成年月日	平成13年9月10日		

現況写真

